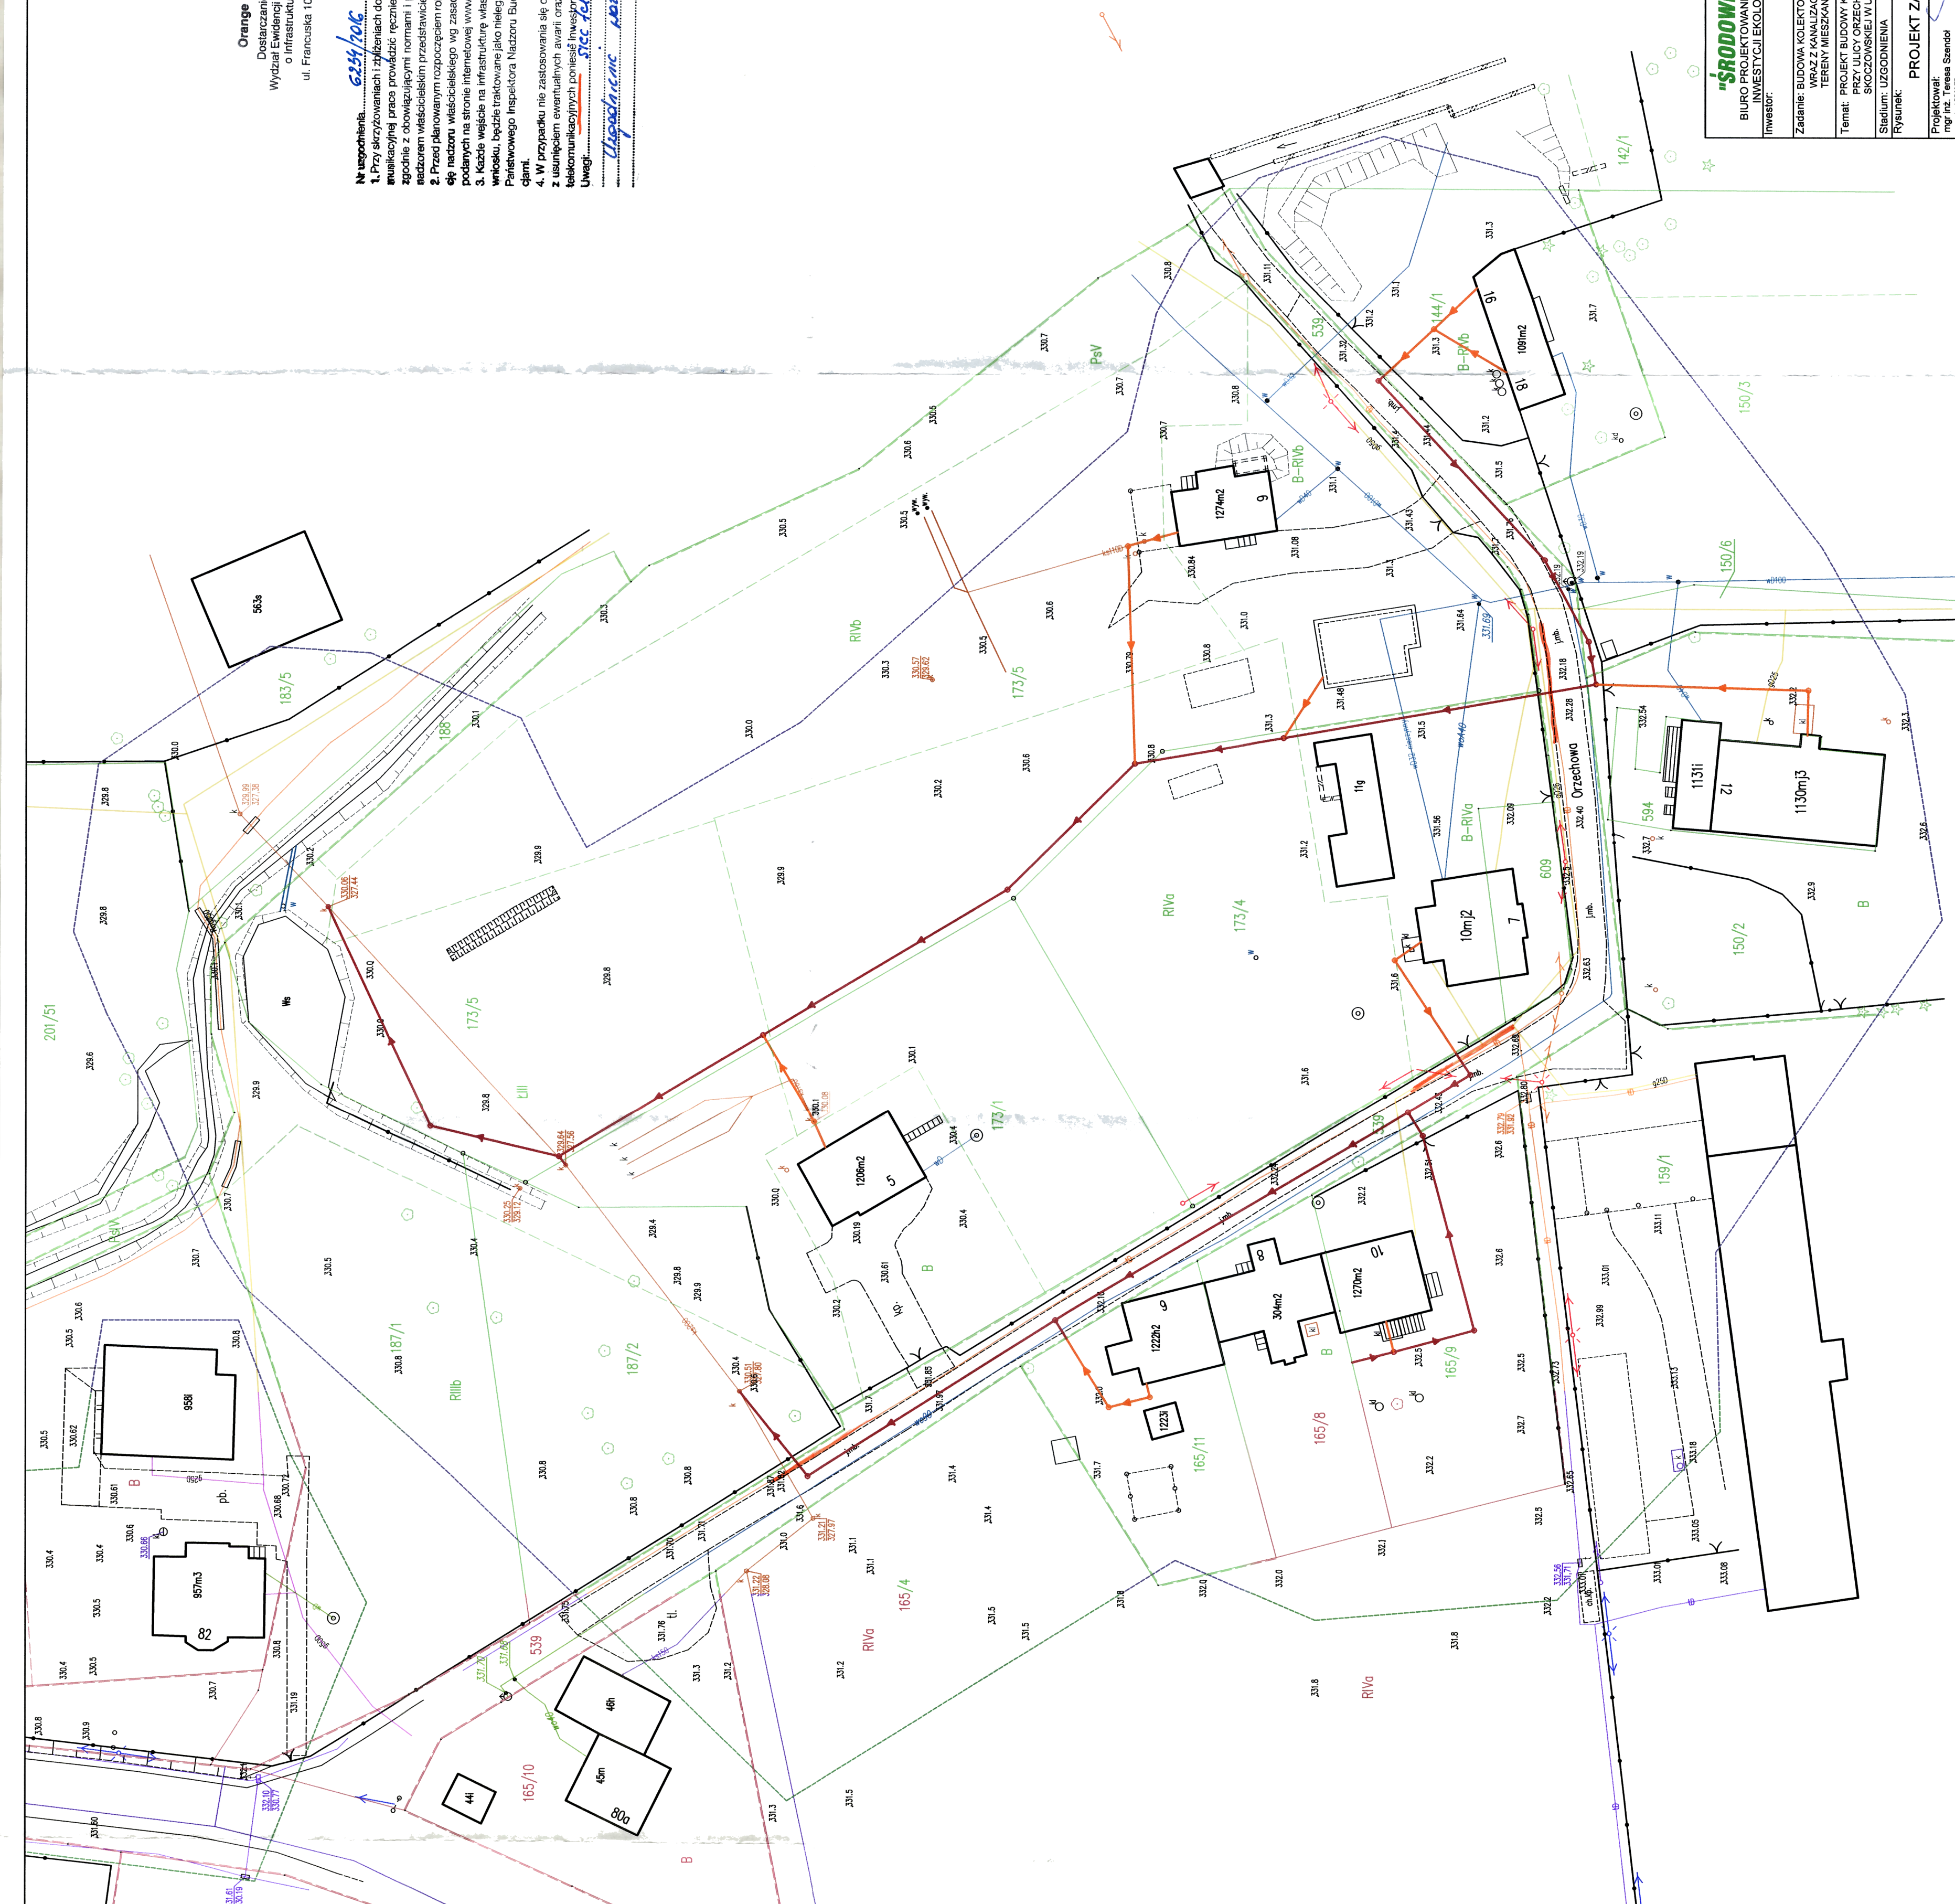


[illegible]

Legenda

- Legenda:**
- Projektowana sieć kanalizacji sanitarnej grawitacyjnej
 - Projektowane studnie kanalizacji sanitarnej grawitacyjnej
 - Projektowane przyłącze kanalizacji sanitarnej grawitacyjnej
 - Projektowane studnie kanalizacji sanitarnej grawitacyjnej - przyłącze
 - Zakres strukturalnej modernizacji

	Isknięjca sić wodociągowa
	Isknięjca sić gazowa
	Isknięjcy kabel energetyczny
	Isknięjcy kabel telekomunikacyjny
	Isknięjca kanalizacja sanitarna (hub ZUD)
	Isknięjca kanaliz. deszczowa
	Isknięjce słupy
	Isknięjce ogrodzenie
	Numery działek
	Granice działki

"SRODOWISKO"
BIURO PROJEKTOWANIA I REALIZACJI
INWESTYCJI EKOLOGICZNYCH
Inwestor: MIASTO USTRONŃ
TEL/FAX: (033) 821-52-12
WWW.SRODOWISKO.COM.PL
MAIL: SRODOWISKO@WP.PL

INWESTOR:	MIASTO USTRÓN UL. RYNEK 1, 43-450 USTRÓN	MAIL: SRODOWISKO@WP.PL
INWESYCYJNE	INWESYCYJNE	

Zadanie: BUDOWA KOLEKTORA SANITARNEGO ODCIĄŻAJĄCEGO DZIELNICĘ USTRONI HERMANICE WRAZ Z KANALIZACJĄ I PRZYŁĄCZAMI DO BUDYNKÓW MIESZKALNYCH OBEJMUJĄCYCH TERENY KANALIZACJĄ WŁĘCZAJĄCĄ UL. SPOŁECZNOŚCIOWĄ I ŁĄCZĄCĄ UL. ODMYKACZĄ

WRAZ Z KANALIZACJĄ I PRZETĄCZARNIĄ DO BUDYNKÓW MIESZKAŁNIOTCH OBEJMUJĄCYCH TERENY MIESZKANIOWE W REJONIE UL. SKOCZOWSKIEJ, ŁASKOWEJ I GRANICZNEJ	Temat: PROJEKT BUDOWY KANALIZACJI SANITARNEJ DLA BUDYNKÓW NR 5-18
	Nr rys:

Temat: PROJEKT BUDOWY KANALIZACJI SANITARNEJ DLA BUDYNKÓW NR 5-18 PRZY ULICY ORZECHOWEJ ORAZ DLA BUDYNKÓW NR 82-98 PRZY ULICY SKOCZOWSKIEJ W WUSTRONIU	Nr rys: 2.3
--	---------------------------

Stadium: UZGODNIENIA	
Rysunek:	Skala:

Rysunek: **PROJEKT ZAGOSPODAROWANIA TERENU** Skala: **1 : 500**

Projektował: mgr inż. Teresa Szendel	Opracował: mgr inż. Alicja Donocik	Data:
---	---------------------------------------	-------